
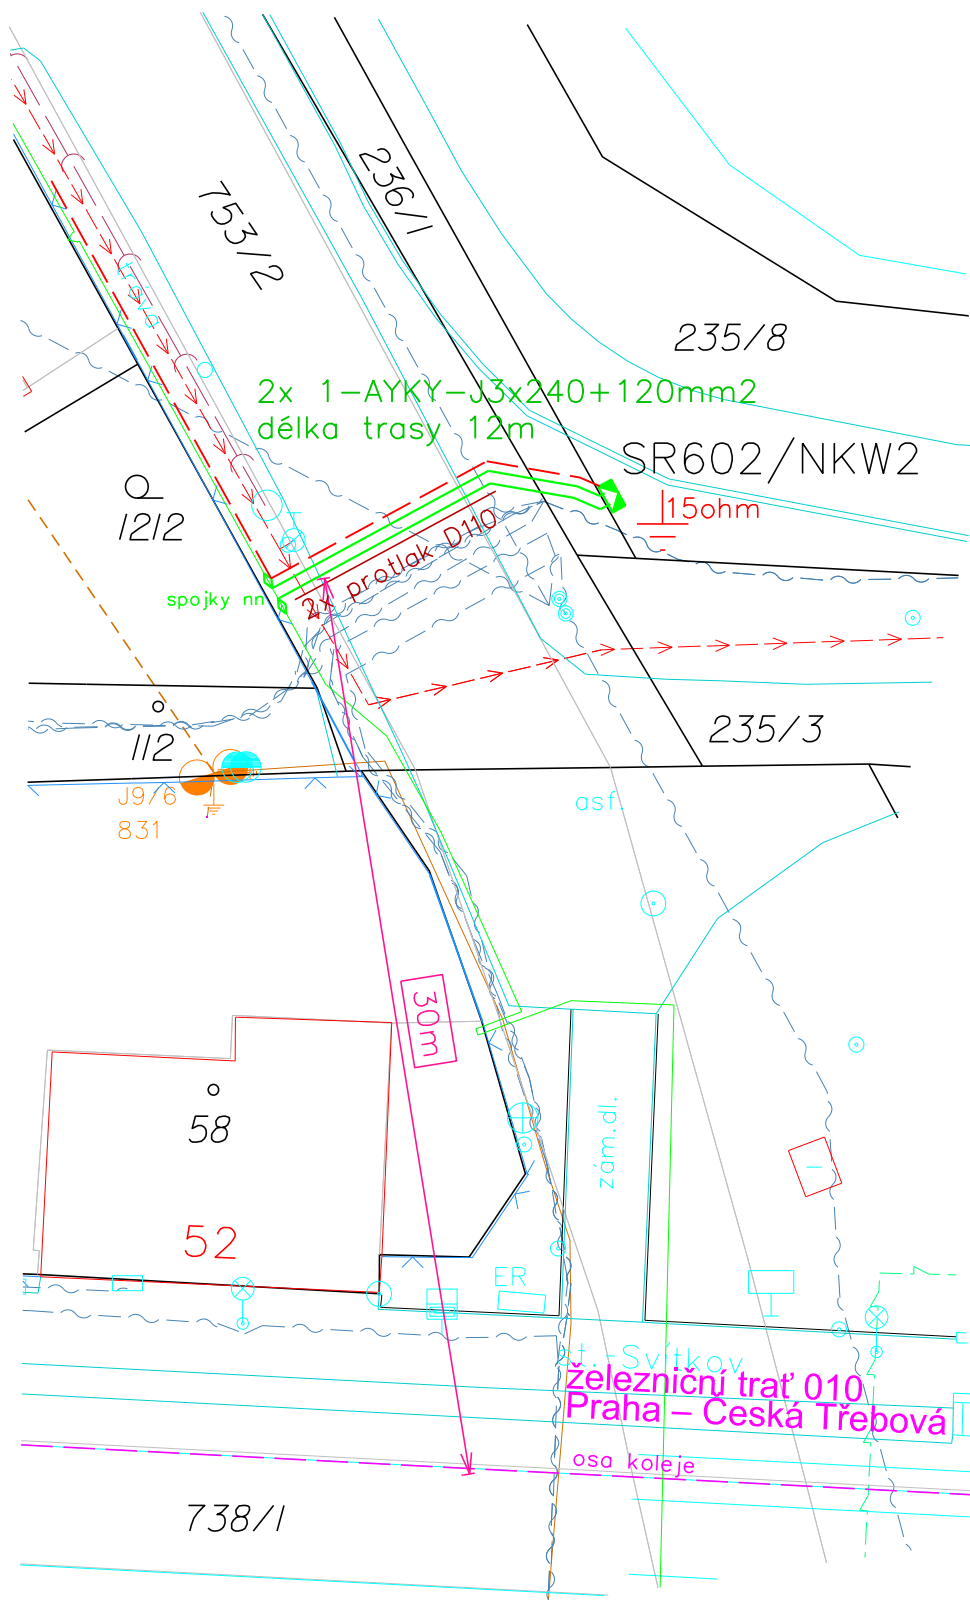


k.ú. Svítkov

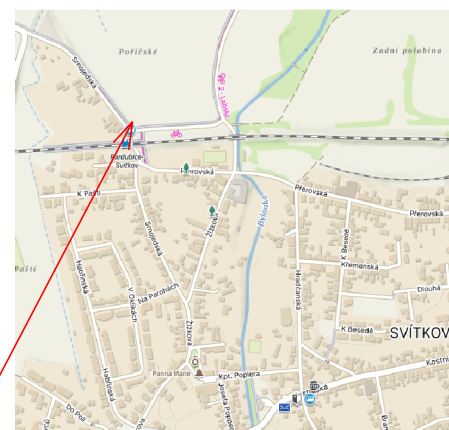

Legenda:

- projektovaný přípojkový pilíř
- nové kabelové vedení nn
- stávající kabelové vedení nn (stavba IE-12-2008411)
- nový zemní pásek FeZn 30x4 (ve výkopu)
- sdělovací kabely
- plynovod
- vodovod stávající
- kanalizace stávající

PROJEKTOVAL: Milan Bečka tel. 734 534 745 email: becka@propen.cz	SCHVÁLIL: Pavel Pilař ČKAIT: 0701630	Subdodavatel projektové dokumentace: PEN PROJEKTY ENERGETIKY, s.r.o. Arnošta z Pardubic 2835 530 02 Pardubice IČO: 260 11 701
INVESTOR STAVBY: ČEZ Distribuce, a. s. Teplická 874/8, Děčín IV – Podmokly, 405 02 Děčín	GENERÁLNÍ DODAVATEL STAVBY: MAPING, s.r.o. Arnošta z Pardubic 2835 530 02 Pardubice IČO: 13584448	DATUM: 08/2026 MĚŘÍTKO: 1:250
NÁZEV STAVBY: K_PA_Svítkov Srnojedská p.č. 235/8 knn ČÍSLO STAVBY: IV-12-2031948	Č. ARCHIVNÍ: 2600294	FORMÁT: A4
OBSAH VÝKRESU: KOORDINAČNÍ SITUACE	STUPEŇ PD: DPZ	ČÁST: C PŘÍLOHA: 01